
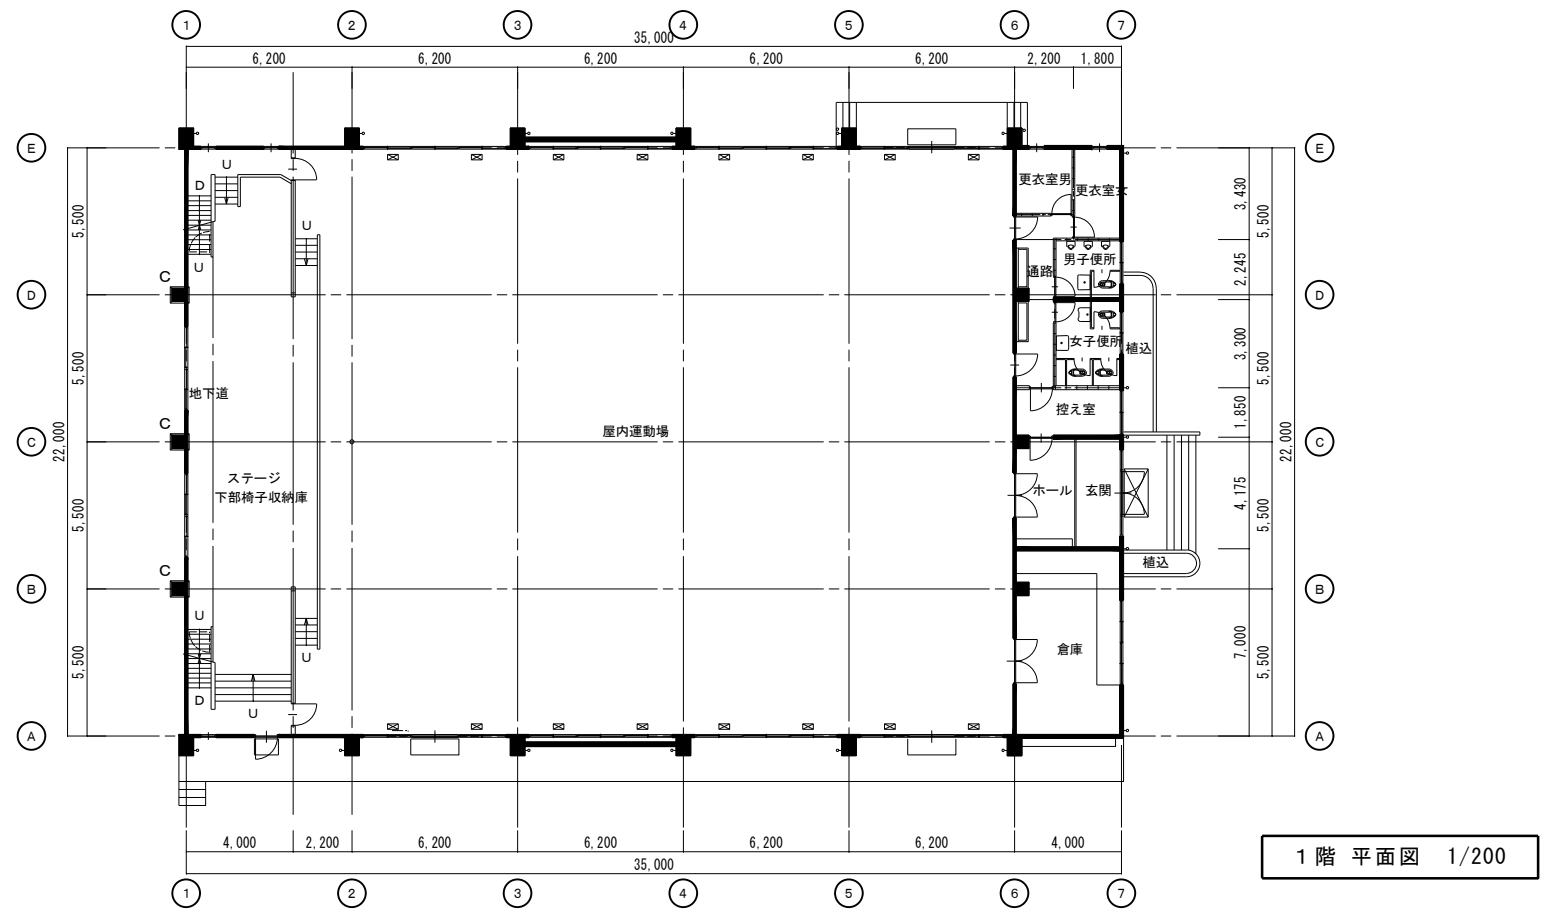


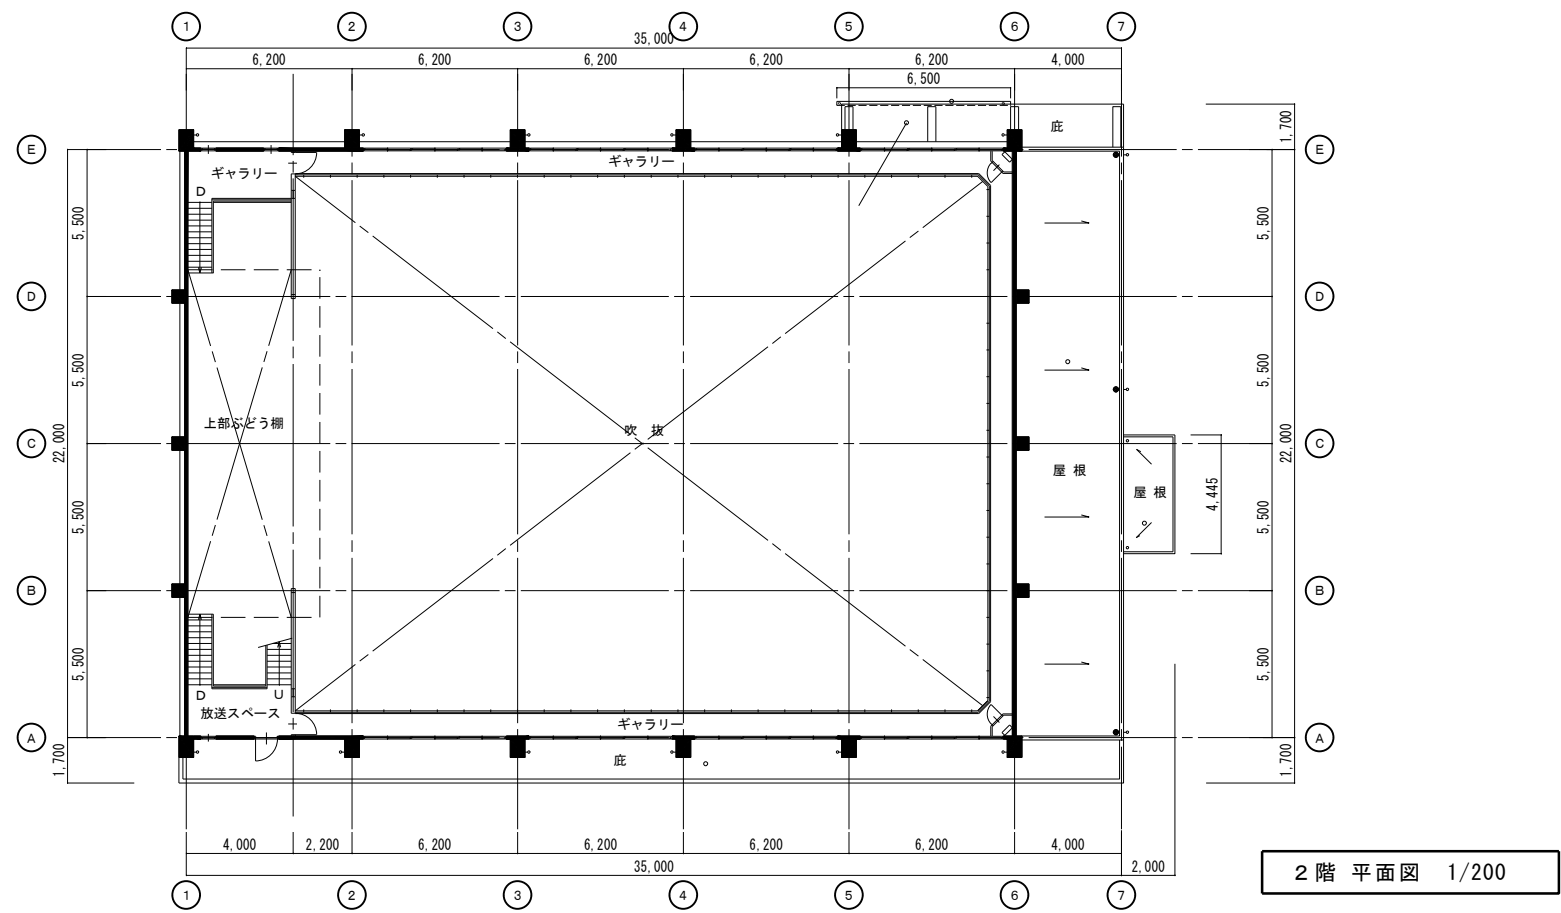

			●工事名 令和8年度 海陽町立海南小学校 屋内体育館空調設備設置工事	●図面番号 A-07	
			●図面名 屋内運動場 1階2階平面図	●縮尺 A2:1/200	