

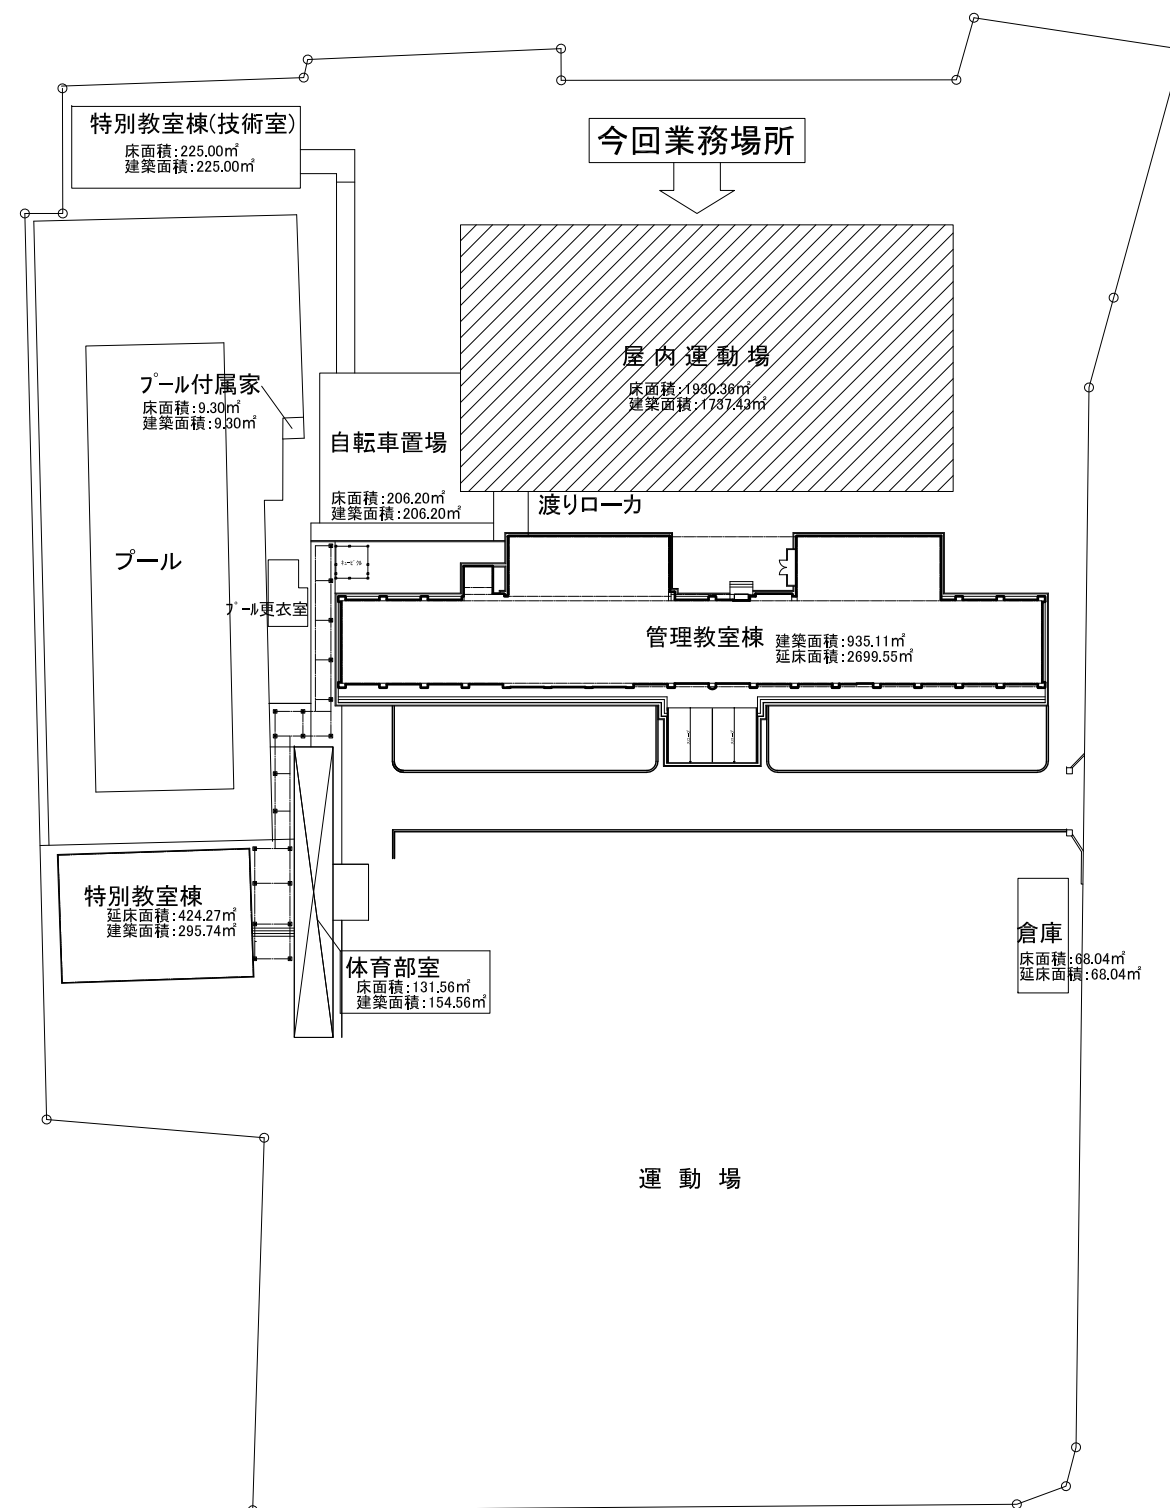


附近見取図

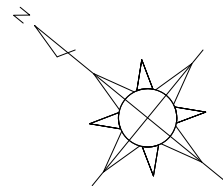


配置図

1/600

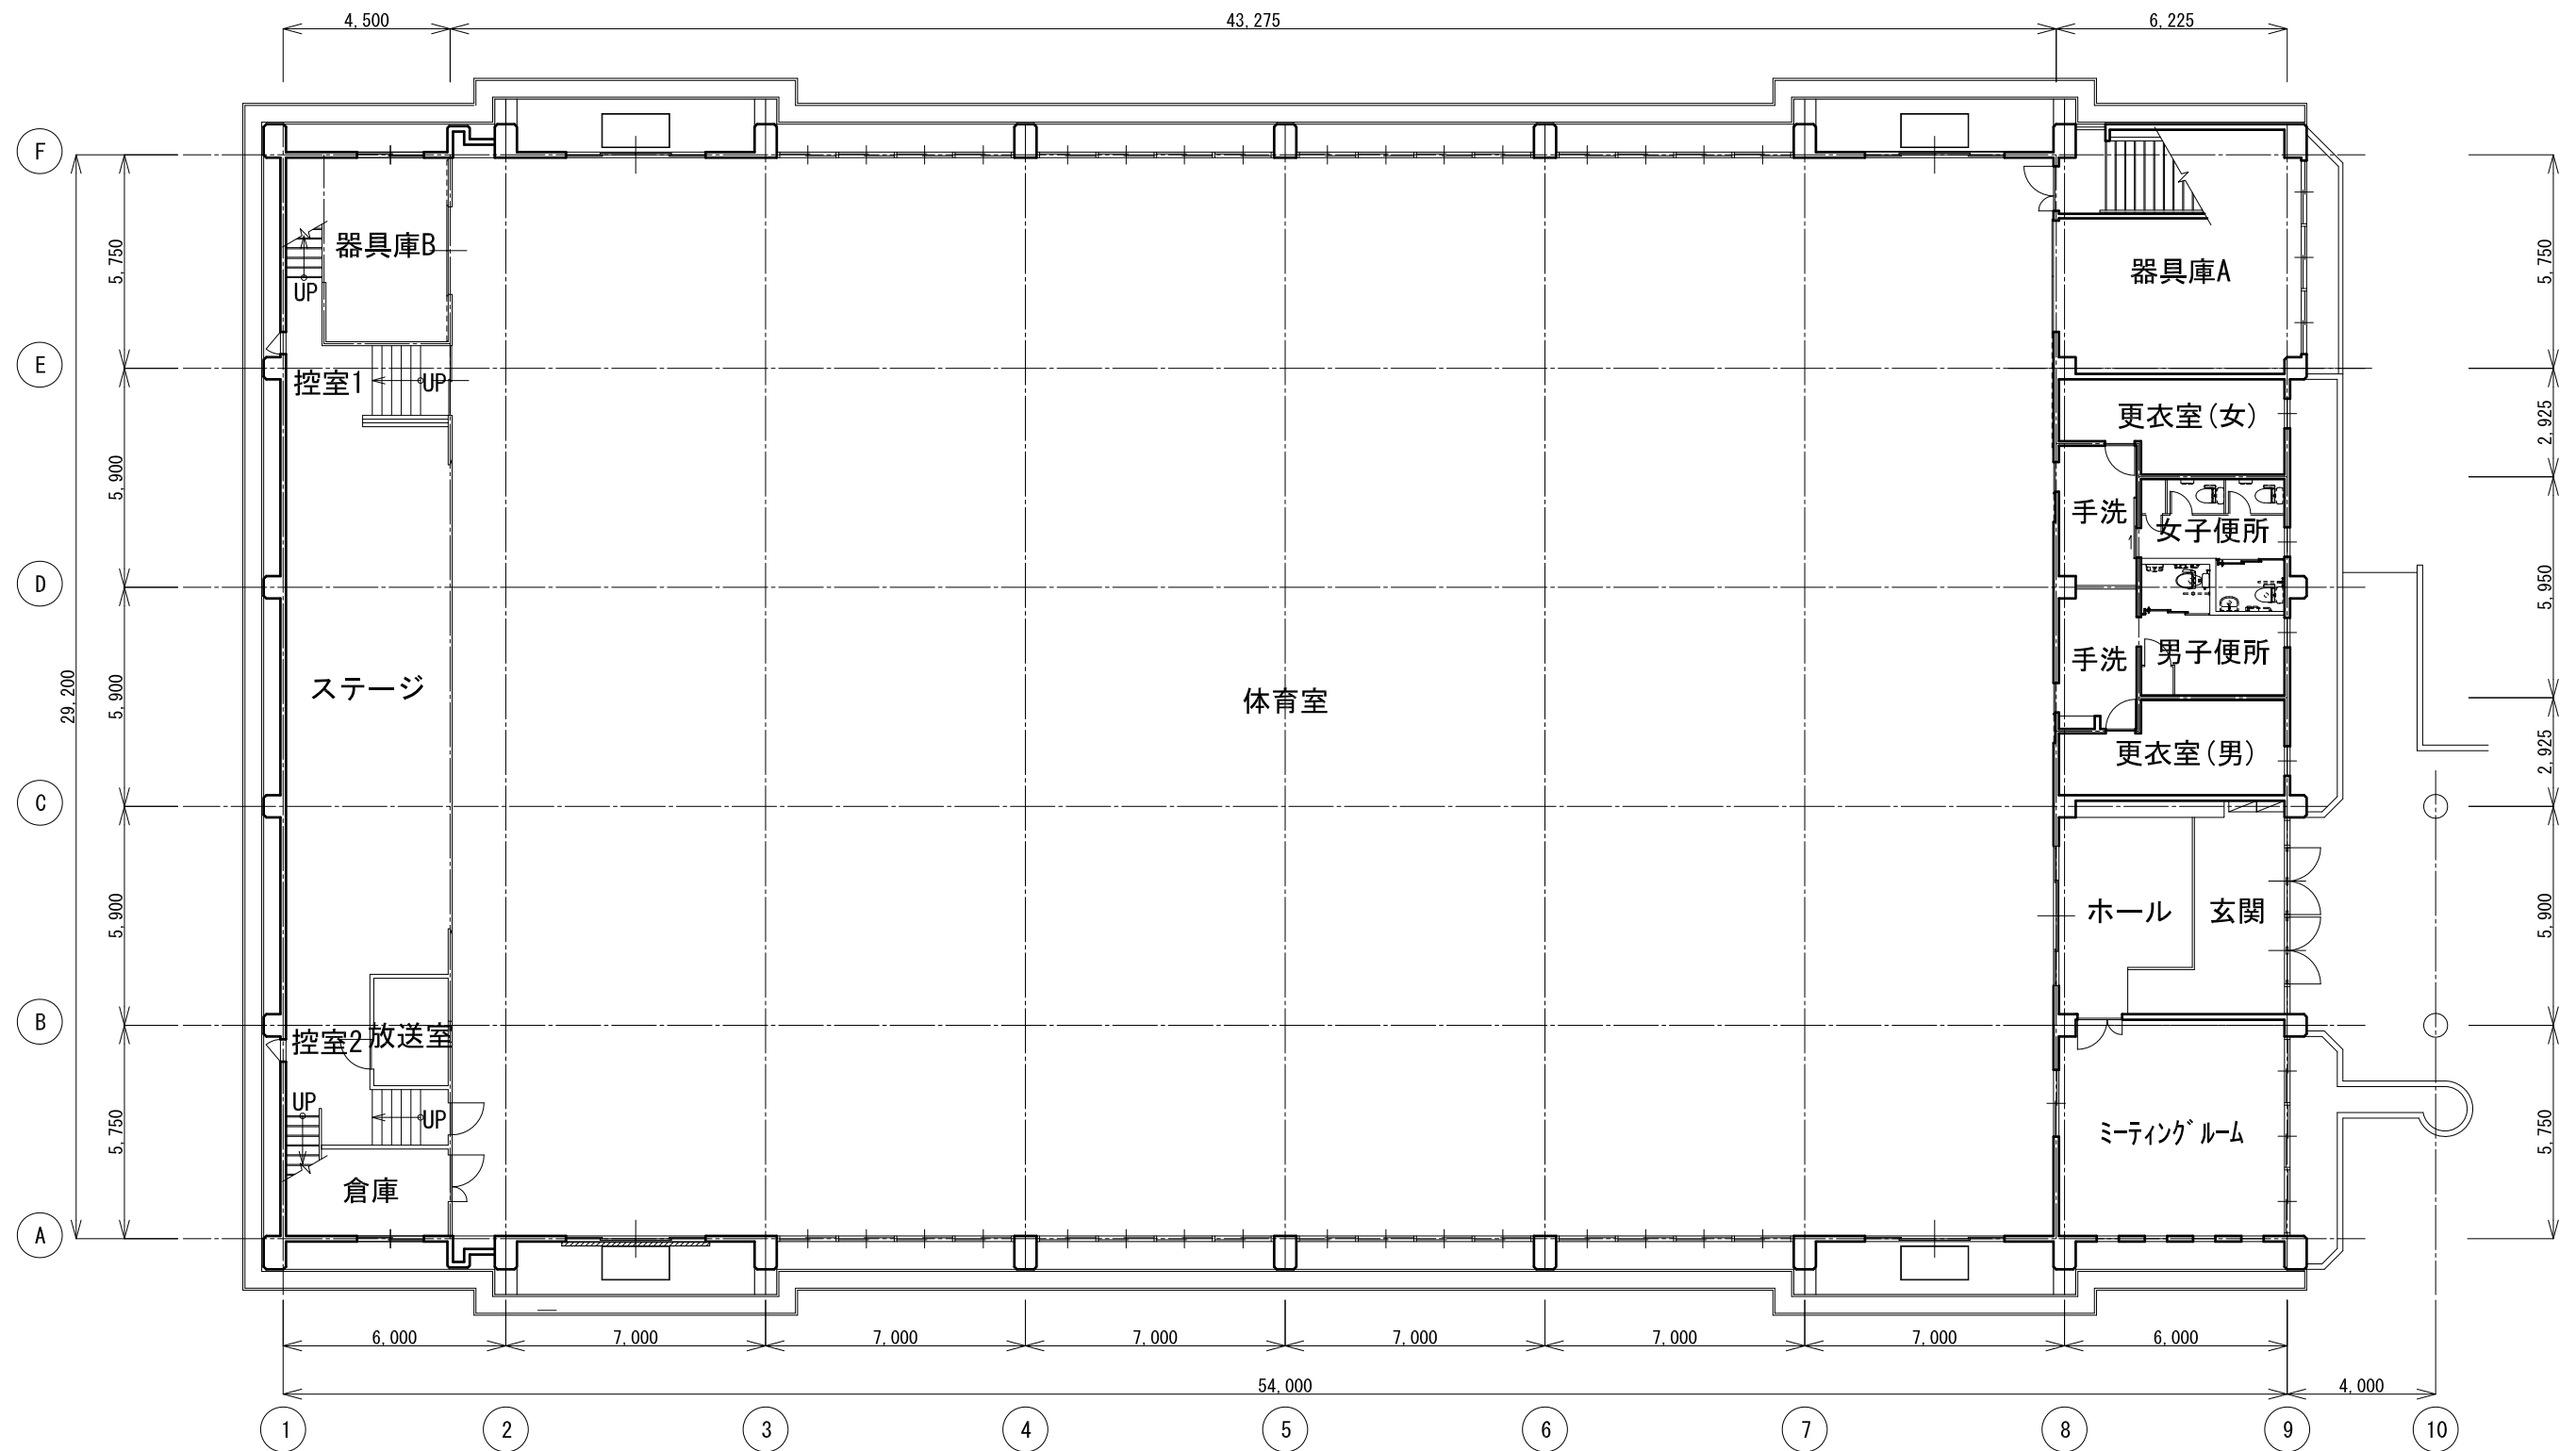

		●工事名 令和8年度 海陽町立海陽中学校 屋内体育館空調設備設置工事		●図面番号 A-04	
		●図面名 1階平面図		●縮尺 A3:1/200	

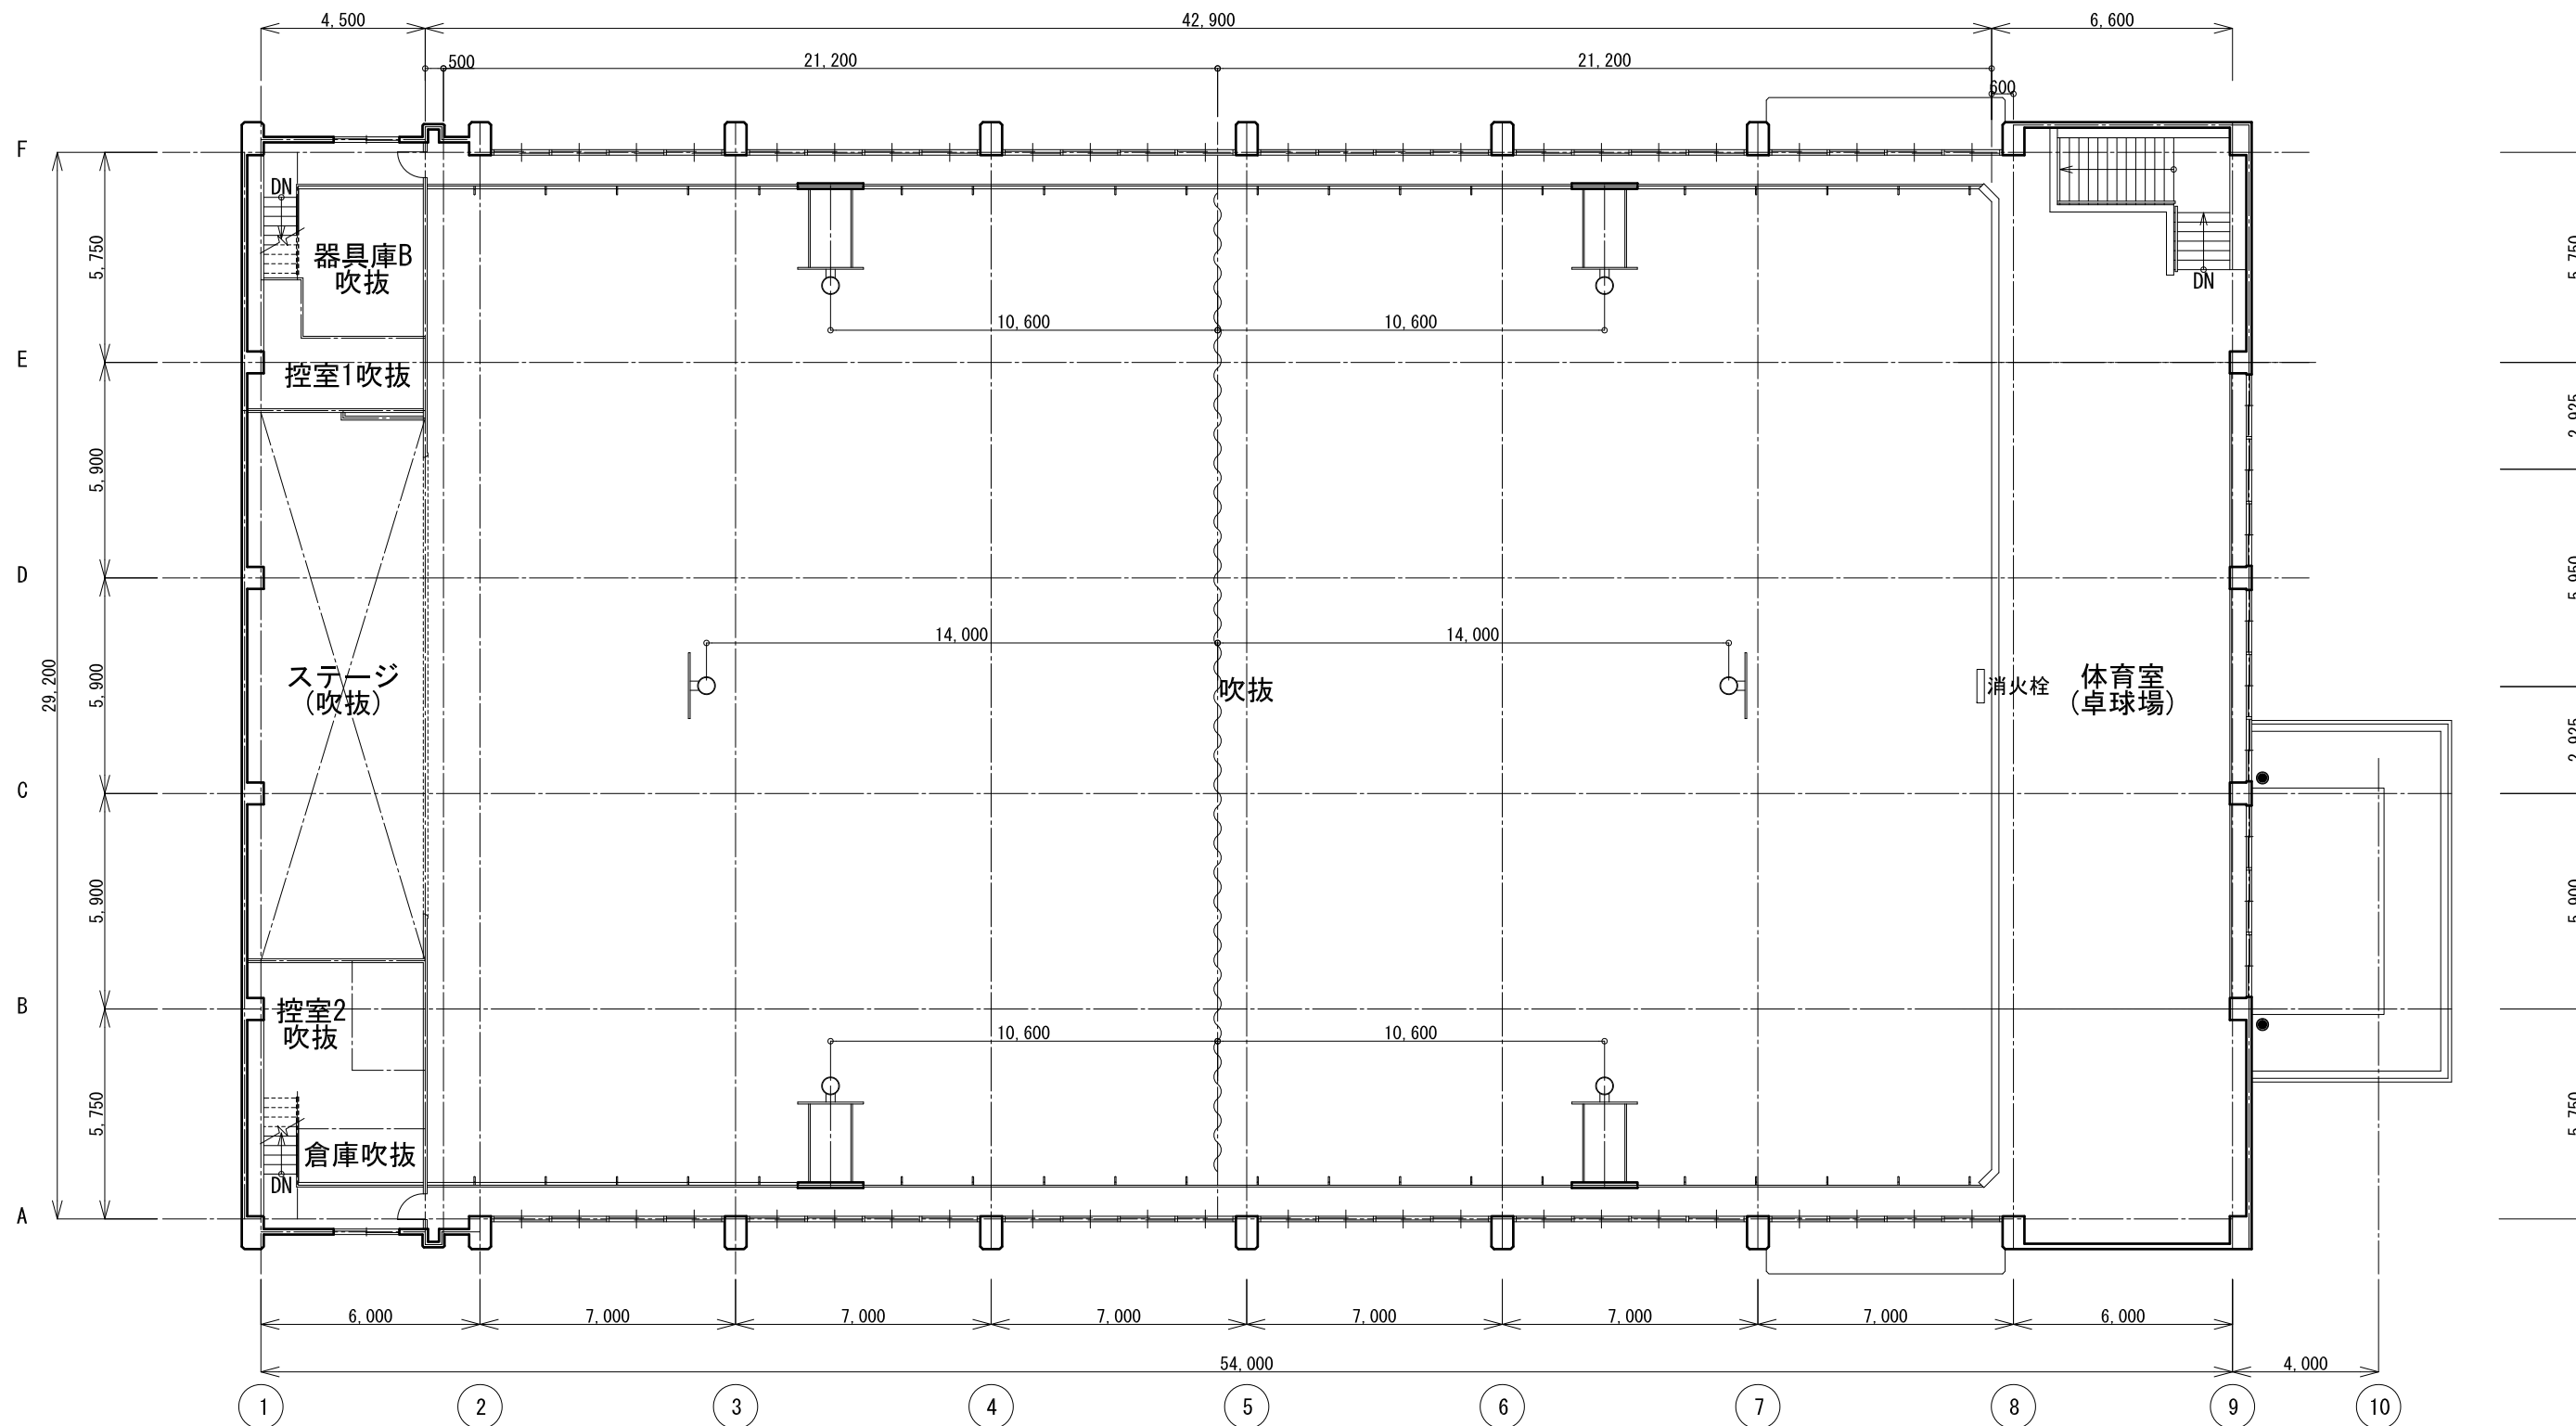

●工事名 令和8年度 海陽町立海陽中学校
屋内体育館空調設備設置工事
●図面名 2階平面図

●図面番号 A-03
●縮尺 A3:1/200