



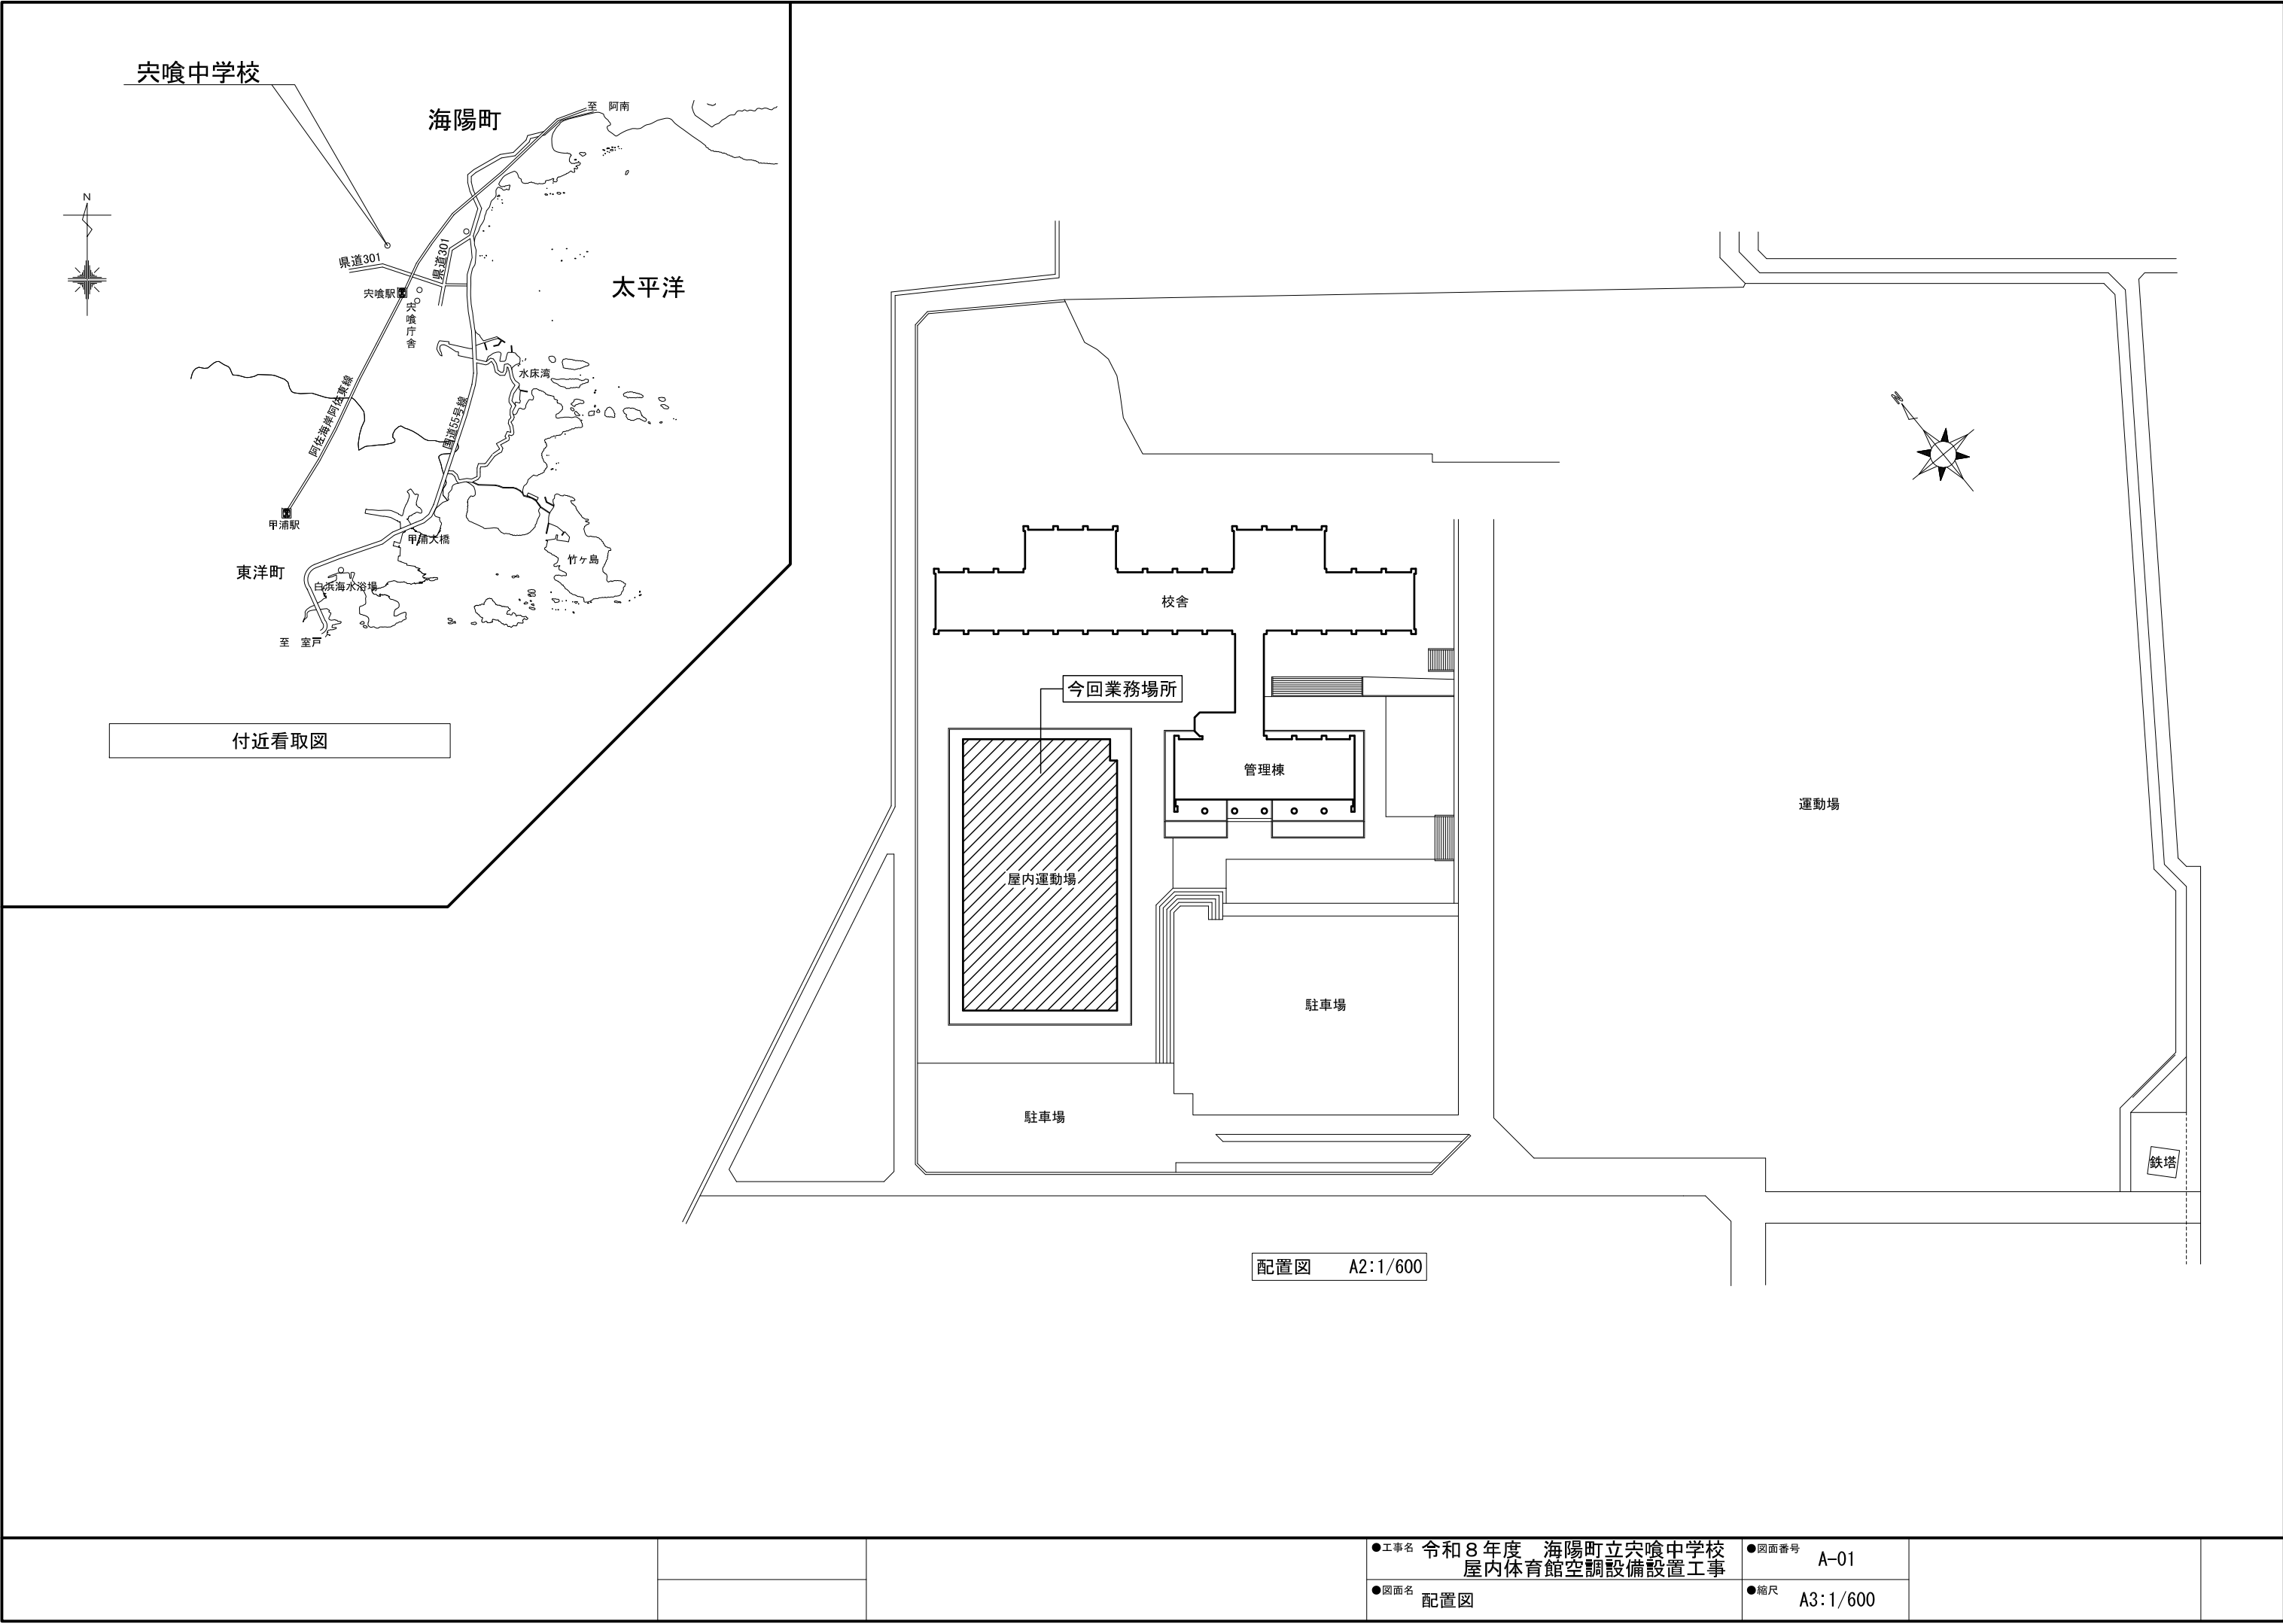


付近看取図

●工事名	令和8年度 海陽町立穴喰中学校 屋内体育館空調設備設置工事	●図面番号	A-01		
	●図面名	配置図	●縮尺	A3:1/600	

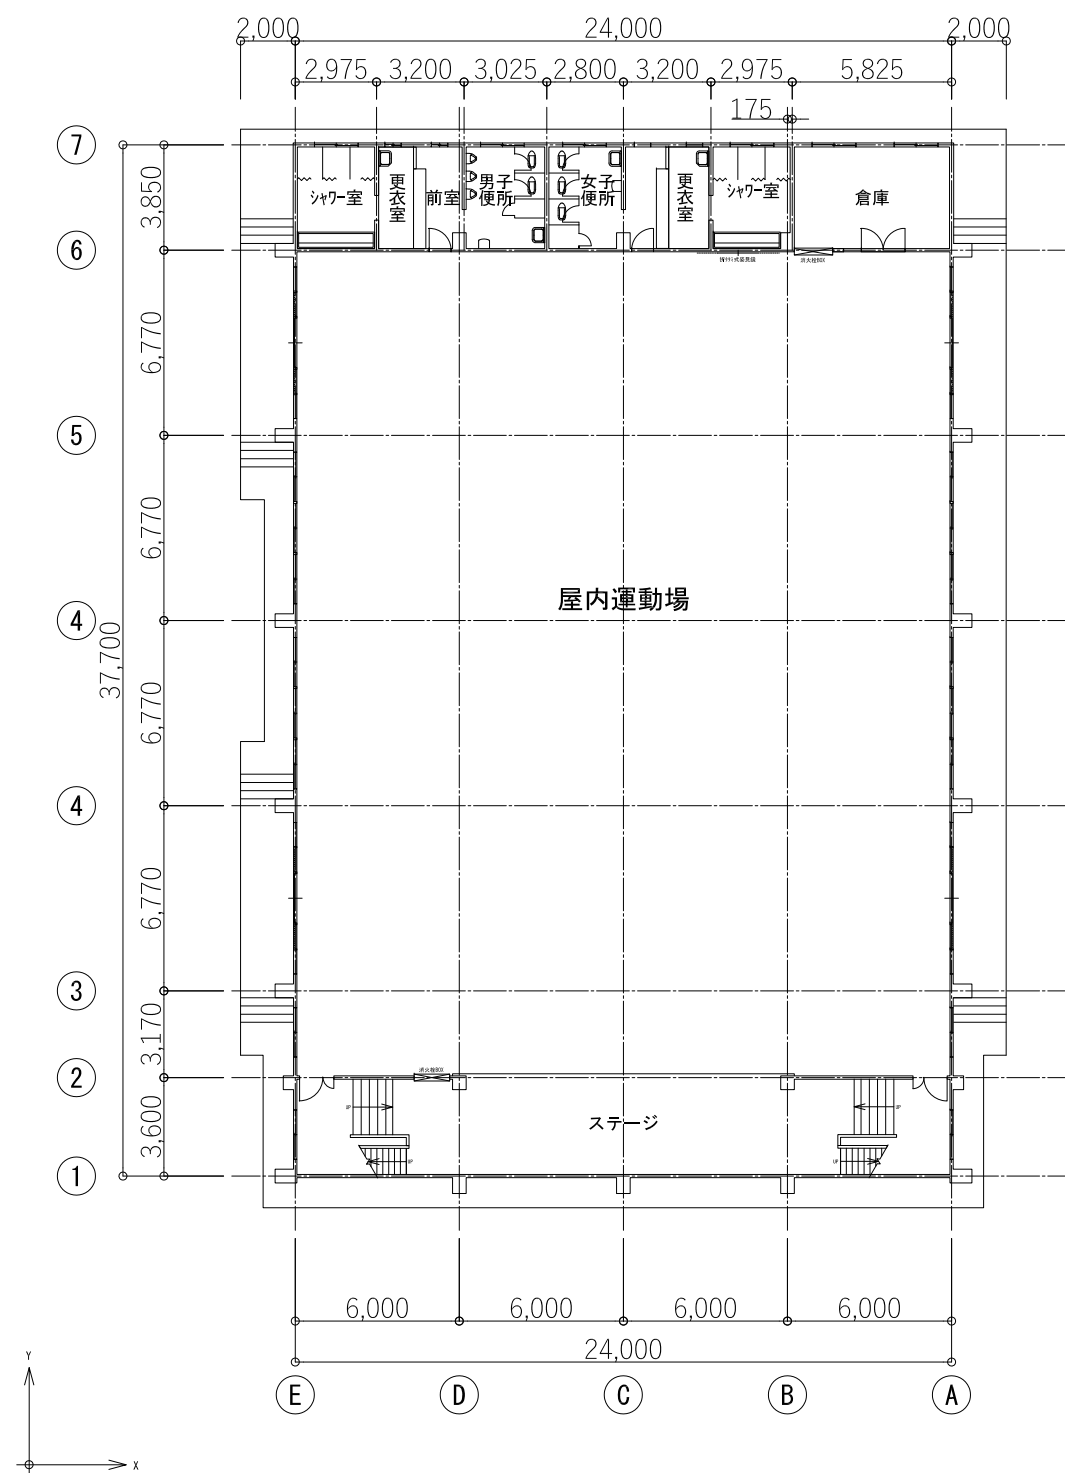

1 階平面図

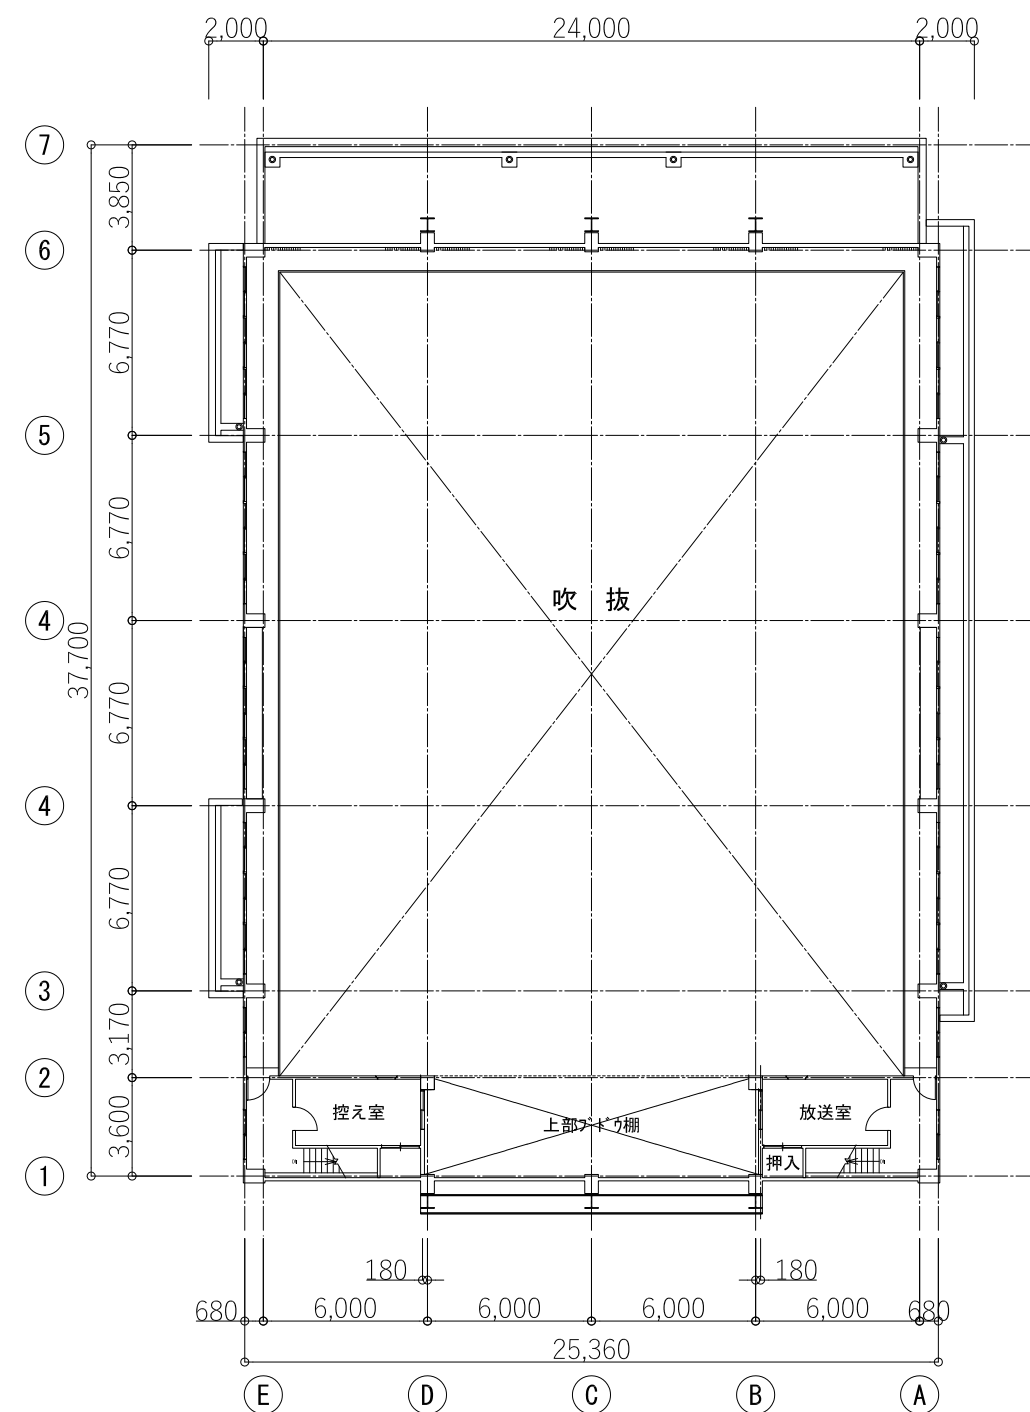

2 階平面図